


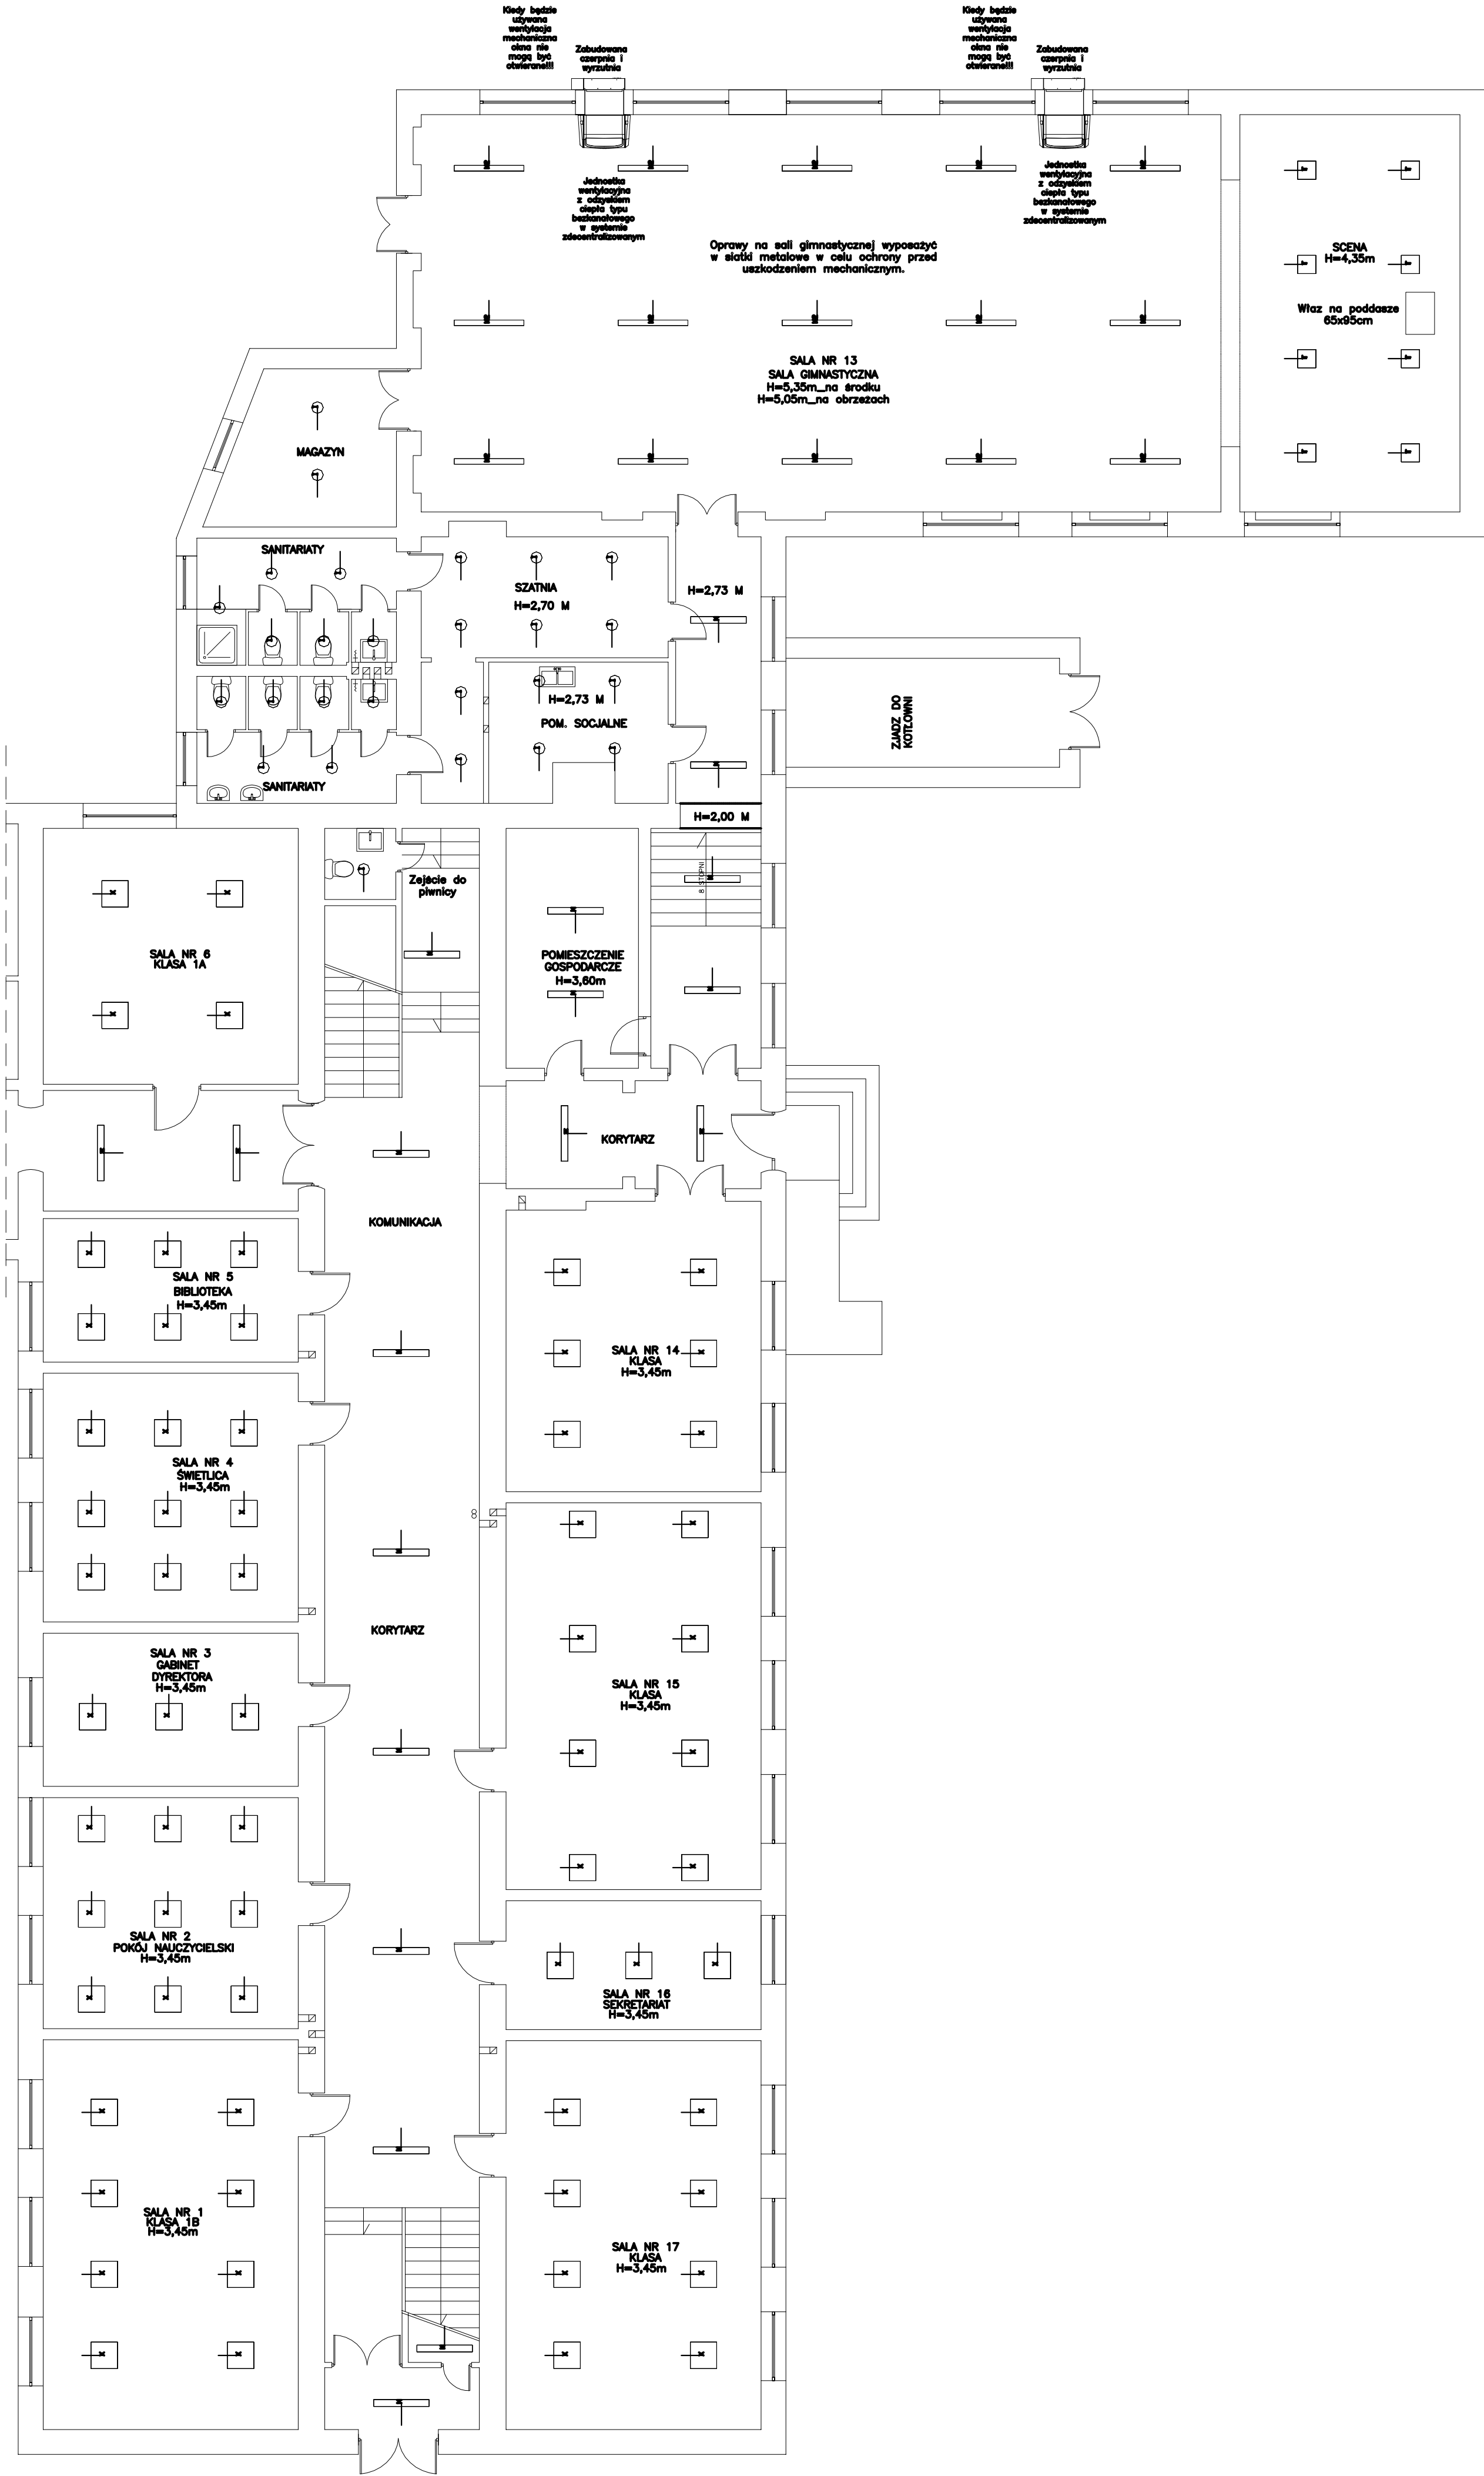

Legenda

- M1 DRAWA 72W 4281lm 2xT26
- M2 DRAWA 116W 6645lm 2xT26
- T DRAWA 48W 2140lm 2xTC
- D DRAWA 16W 1002lm LED SMD
- X DRAWA 56W 2776lm 4xT16
- M DRAWA 72W 4408lm 2xT26
- I DRAWA 41W 1147lm 1xTC

ineon
niew@inacnapi.pl

Czapleehowa, ul. Bór 180
42-200 Częstochowa
tel./fax: +48 +34 3245161

Investor:

Gmina Bodzanów, 09-470 Bodzanów, ul. Bankowa 7

Faza:

PROJEKT BUDOWLANO-WYKONAWCZY

Branża:

Elektryczna

Dokumentacja techniczna w celu realizacji kompleksowych zadań związanych z poprawą wykorzystania oraz wytworzeniem energii elektrycznej i ciepłej w budynkach użyteczności publicznej z terenu Obszaru Funkcjonalnego Aglomeracji Poddaj w ramach projektu pn. „Współpraca w ramach Obszaru Funkcjonalnego Aglomeracji Poddaj” w ramach Programu Operacyjnego Pomoc Techniczna 2007-2013 przez Związek Gmin Regionu Poddajego i współfinansowanego przez Unię Europejską w ramach Programu Operacyjnego Pomoc Techniczna 2007-2013

Temat:

Objekt: Publiczna Szkoła Podstawowa w Zespole Poddajów Oświatowych w Bodzanowie, ul. Wyszogrodzka 1, działka nr ewid. 48, 50/1 Obręb: Chodkowo, Jach. ewid.: 141902_2

Projektował:

mgr inż. Grzegorz Drelich

Opracował:

mgr inż. Damian Oszeński

Sprawdził:

mgr inż. Jan Kostrzanowski

RZUT PARTERU - WYMIANA OPRAW OŚWIETLENIA POSTAWOWEGO

Nr rysunku

E10

Skala

1:100